


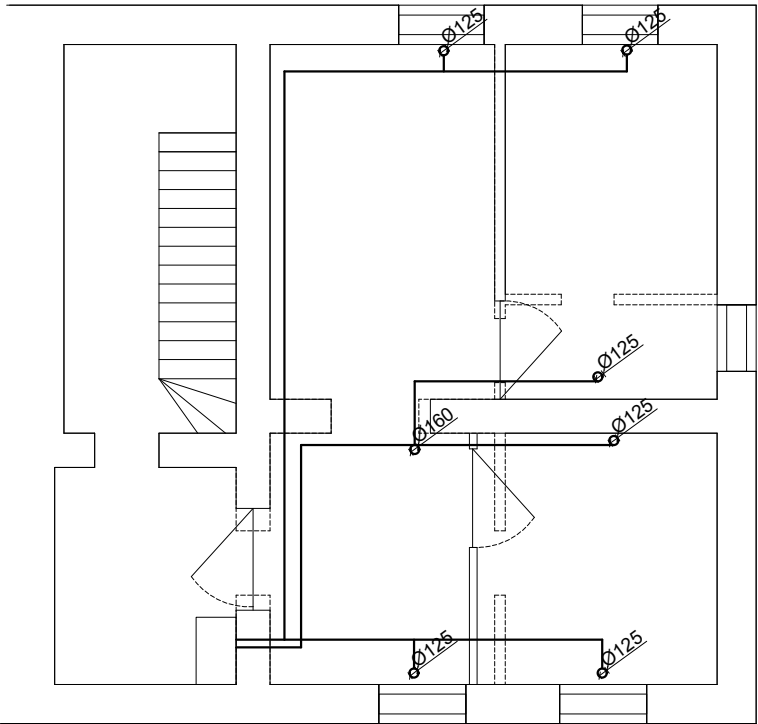

Jared Olga Długokęcka, Rozwory 46, 07-411 Rzekuń tel. 666-854-874		
PROJEKT BUDOWLANY		
MODERNIZACJA POMIESZCZEŃ BIUROWYCH URZĘDU GMINY W MIĄSTKOWIE		
ADRES BUDOWY	Miastkowo.GMINA Miastkowo	
Przedmiot opracowania	instalacja wentylacji mechanicznej	RYS NR A3
Projektant	mgr inż. Małgorzata Maria Kruticowska zawód inżynier projektowania zawodowego nr ewidencyjny 148/94/Os specjalność architektoniczna i konstrukcyjno-budowlana	SKALA 1:50
		DATA 01.07.2025