


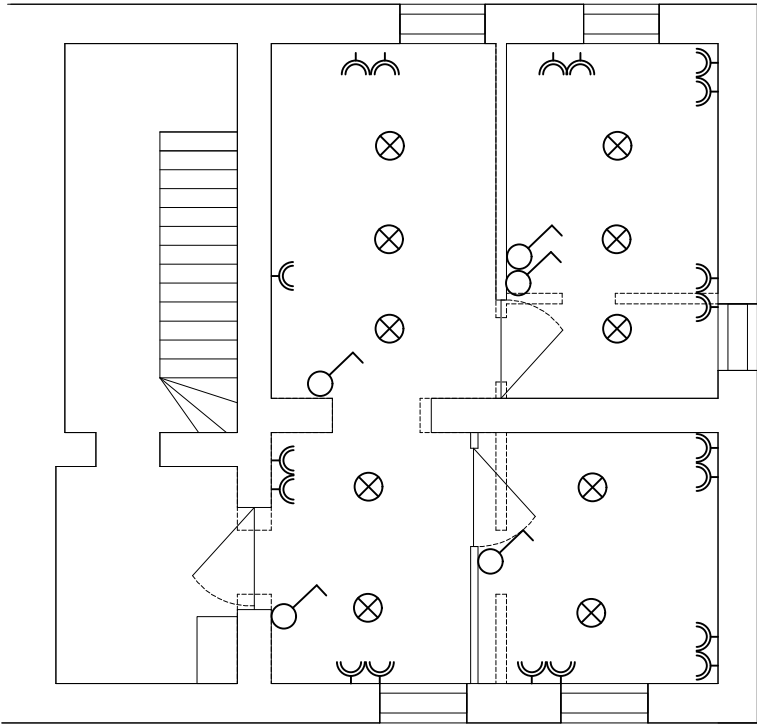

-  -gniazdo wtykowe ze stykiem ochronnym hermetyczne
-  -punkt oświetleniowy 36W min 3600lm/4000K/UGR<19 [wym. 45x45]
-  -łącznik 1x
-  -łącznik schodowy

Jared Olga Długokęcka, Rozwory 46, 07-411 Rzekuń tel. 666-854-874		
PROJEKT BUDOWLANY		
MODERNIZACJA POMIESZCZEŃ BIUROWYCH URZĘDU GMINY W MIĄSTKOWIE		
ADRES BUDOWY	Miastkowo.GMINA Miastkowo	
Przedmiot opracowania	inst. elektryczna - rzut parteru	RYS NR A5
Projektant	mgr inż. Małgorzata Maria Kralicewska zawód inżynier projektowania zawodowego nr ewidencyjny 148/94/Os specjalność architektoniczna i konstrukcyjno-budowlana	SKALA 1:50
		DATA 01.07.2025